


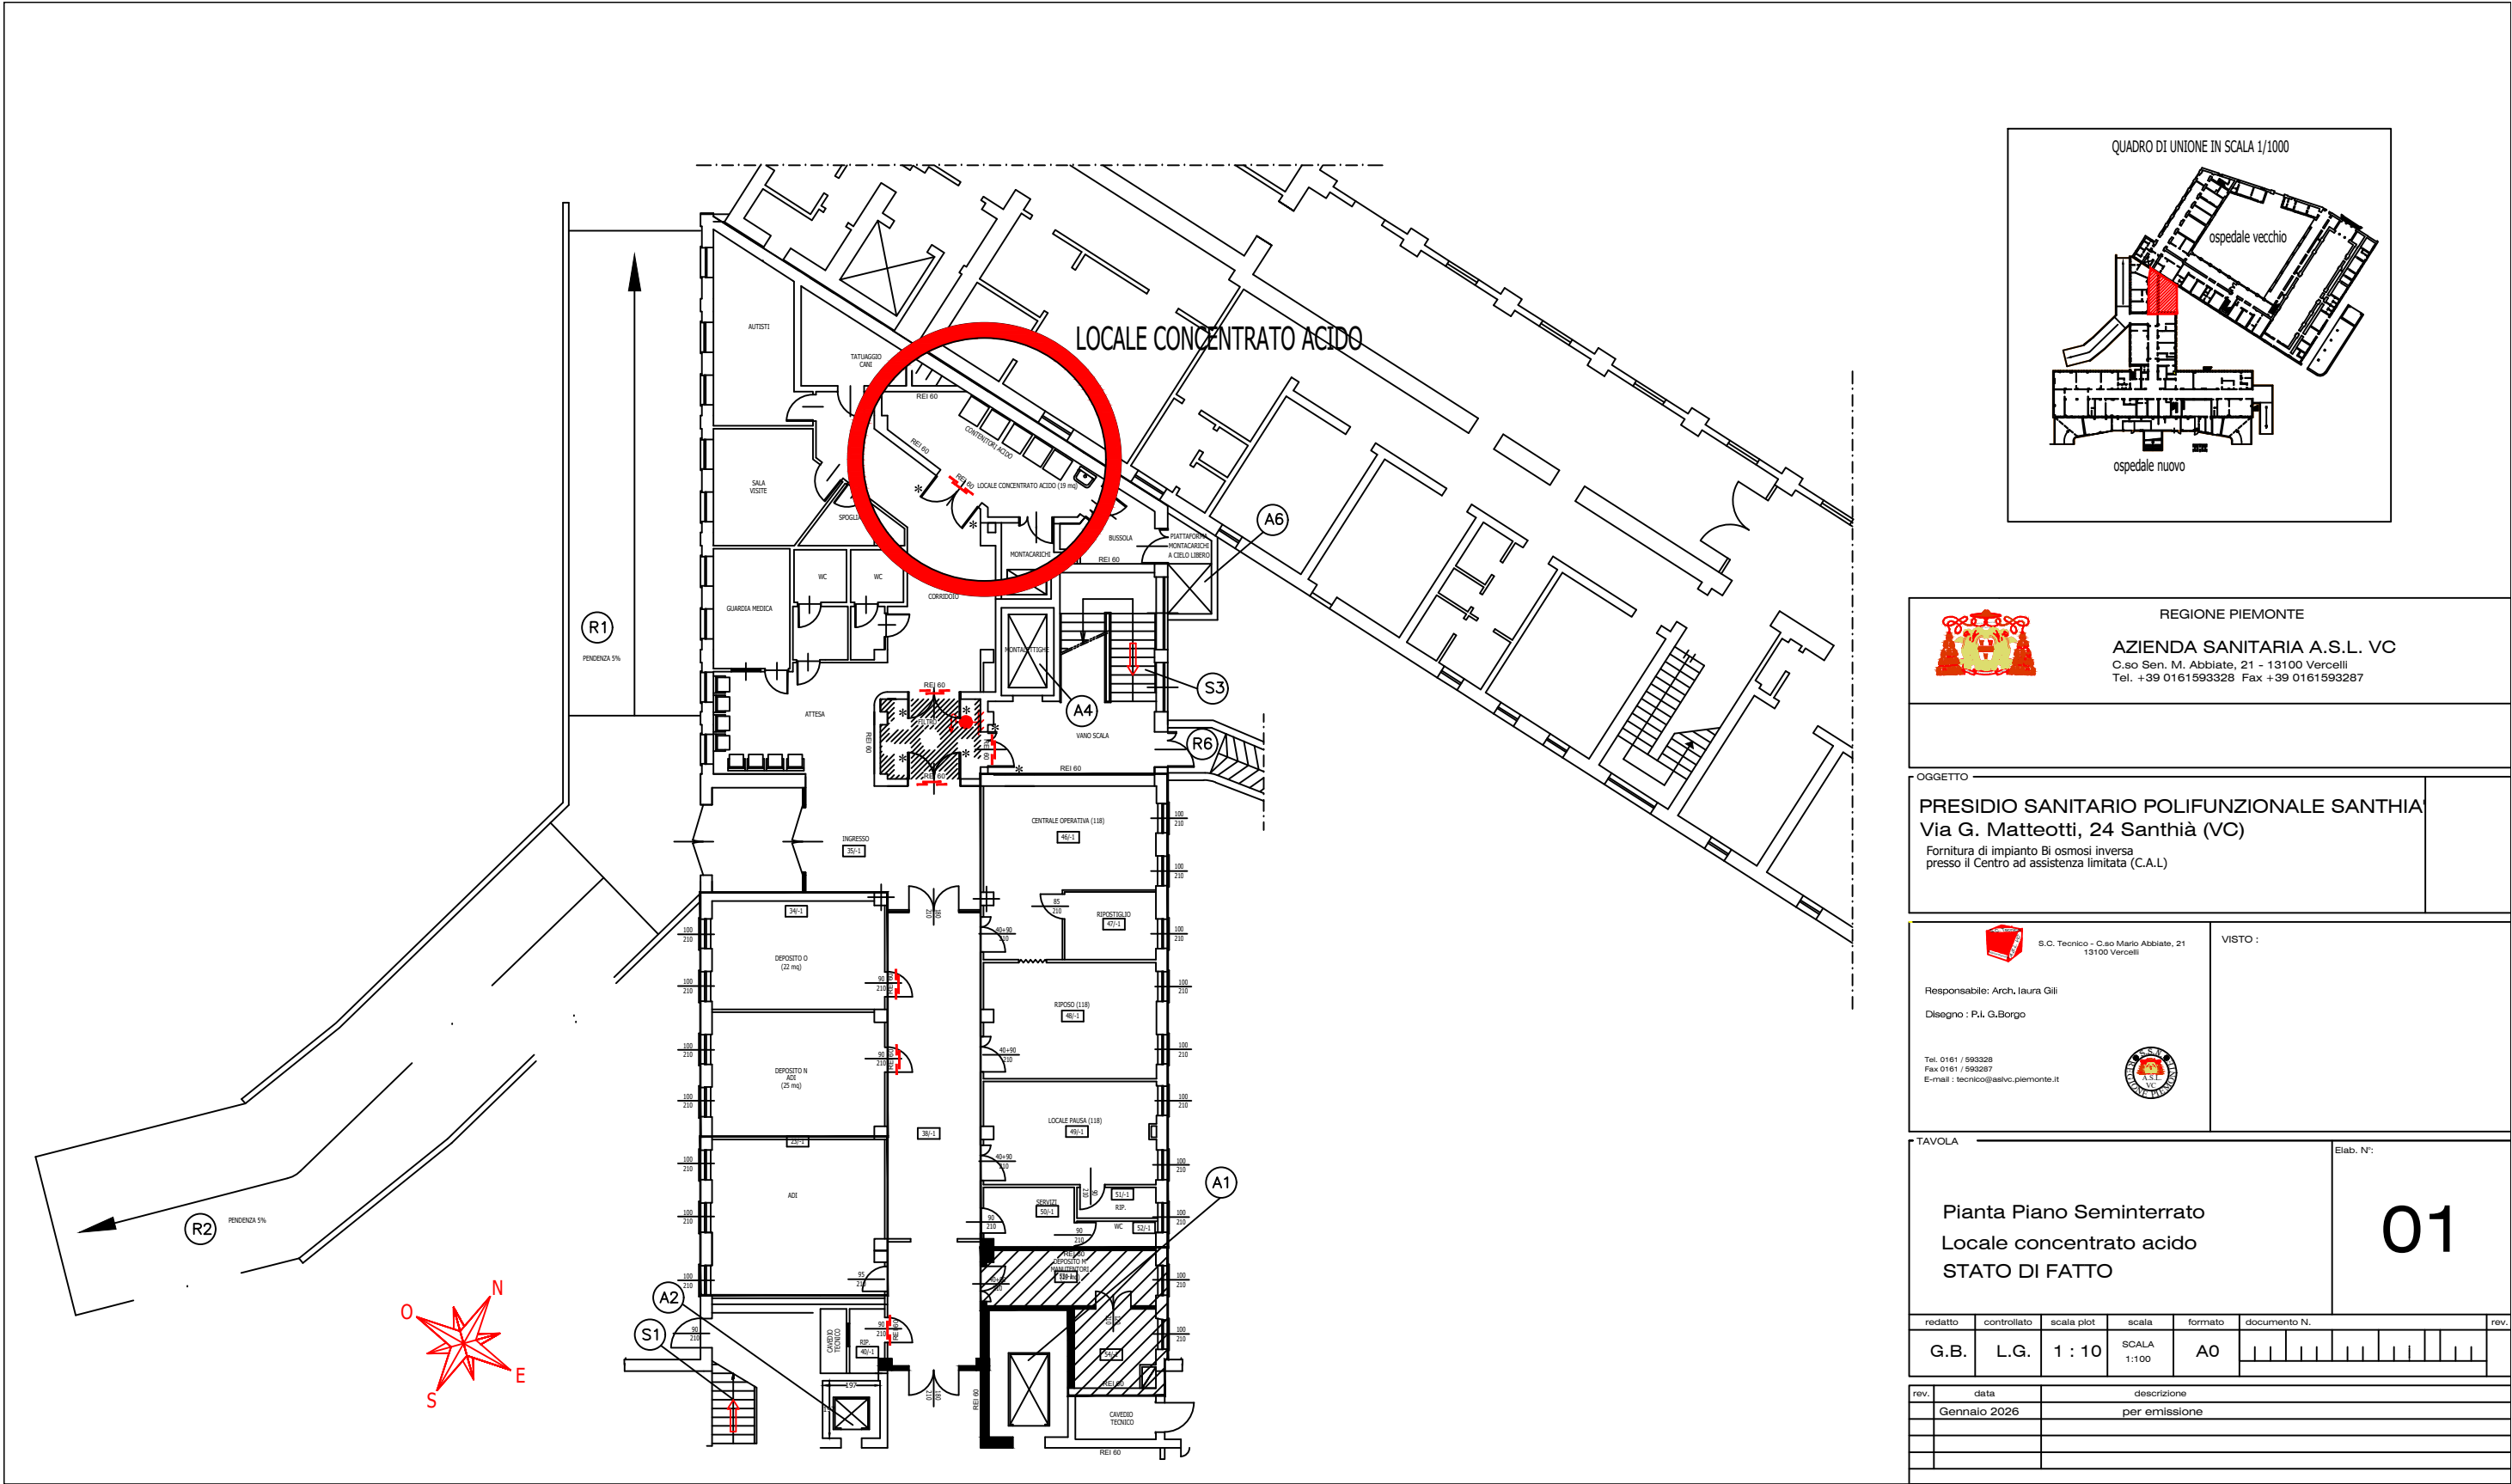



REGIONE PIEMONTE
AZIENDA SANITARIA A.S.L. VC
C.so Sen. M. Abbiate, 21 - 13100 Vercelli
Tel. +39 0161593328 Fax +39 0161593287

OGGETTO
PRESIDIO SANITARIO POLIFUNZIONALE SANTHIA
Via G. Matteotti, 24 Santhià (VC)
Fornitura di impianto Bi osmosi inversa
presso il Centro ad assistenza limitata (C.A.L.)



S.C. Tecnico - C.so Mario Abbiate, 21
13100 Vercelli

Responsabile: Arch. Laura Gili
Disegno : P.L. G.Borgo

Tel. 0161 / 593328
Fax 0161 / 593287
E-mail : tecnico@aslvc.piemonte.it



VISTO :

TAVOLA
Pianta Piano Seminterrato
Locale concentrato acido
STATO DI FATTO

Elab. N°:
01

redatto	controllato	scala plot	scala	formato	documento N.	rev.
G.B.	L.G.	1 : 10	SCALA 1:100	A0		
rev.	data	descrizione				
	Gennaio 2026	per emissione				